



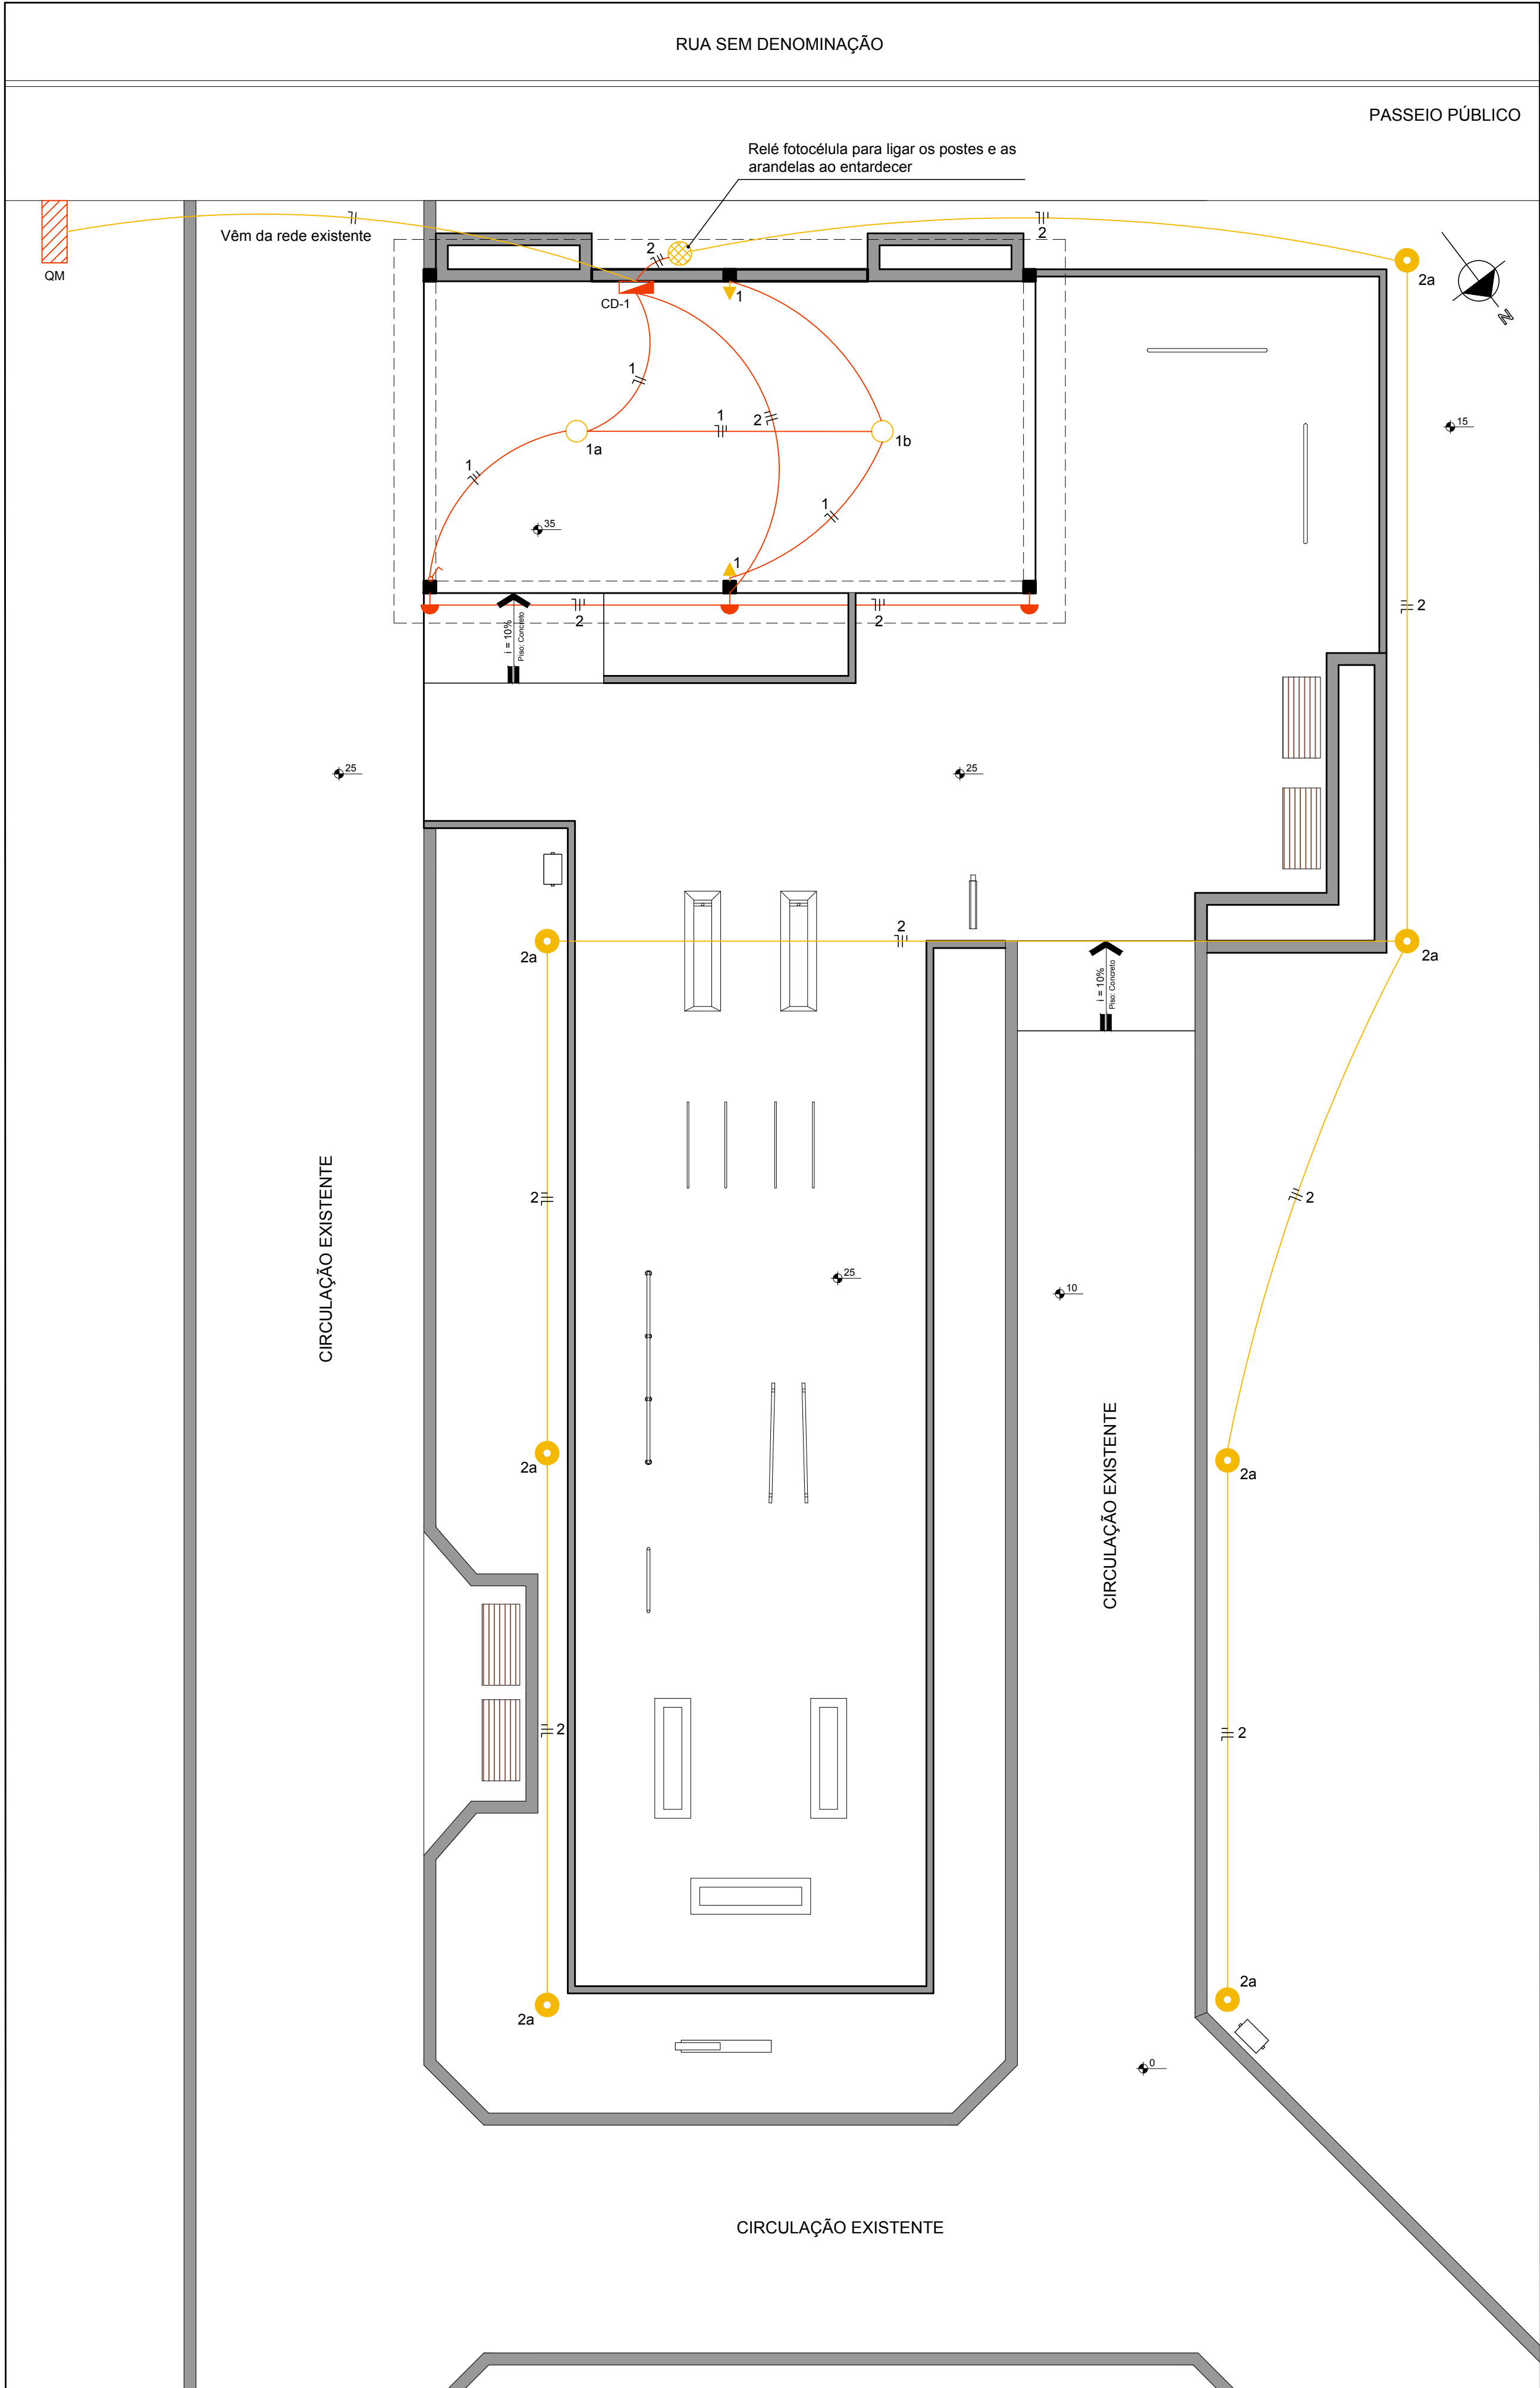

Planta Baixa - Projeto Elétrico

Escala 1/75

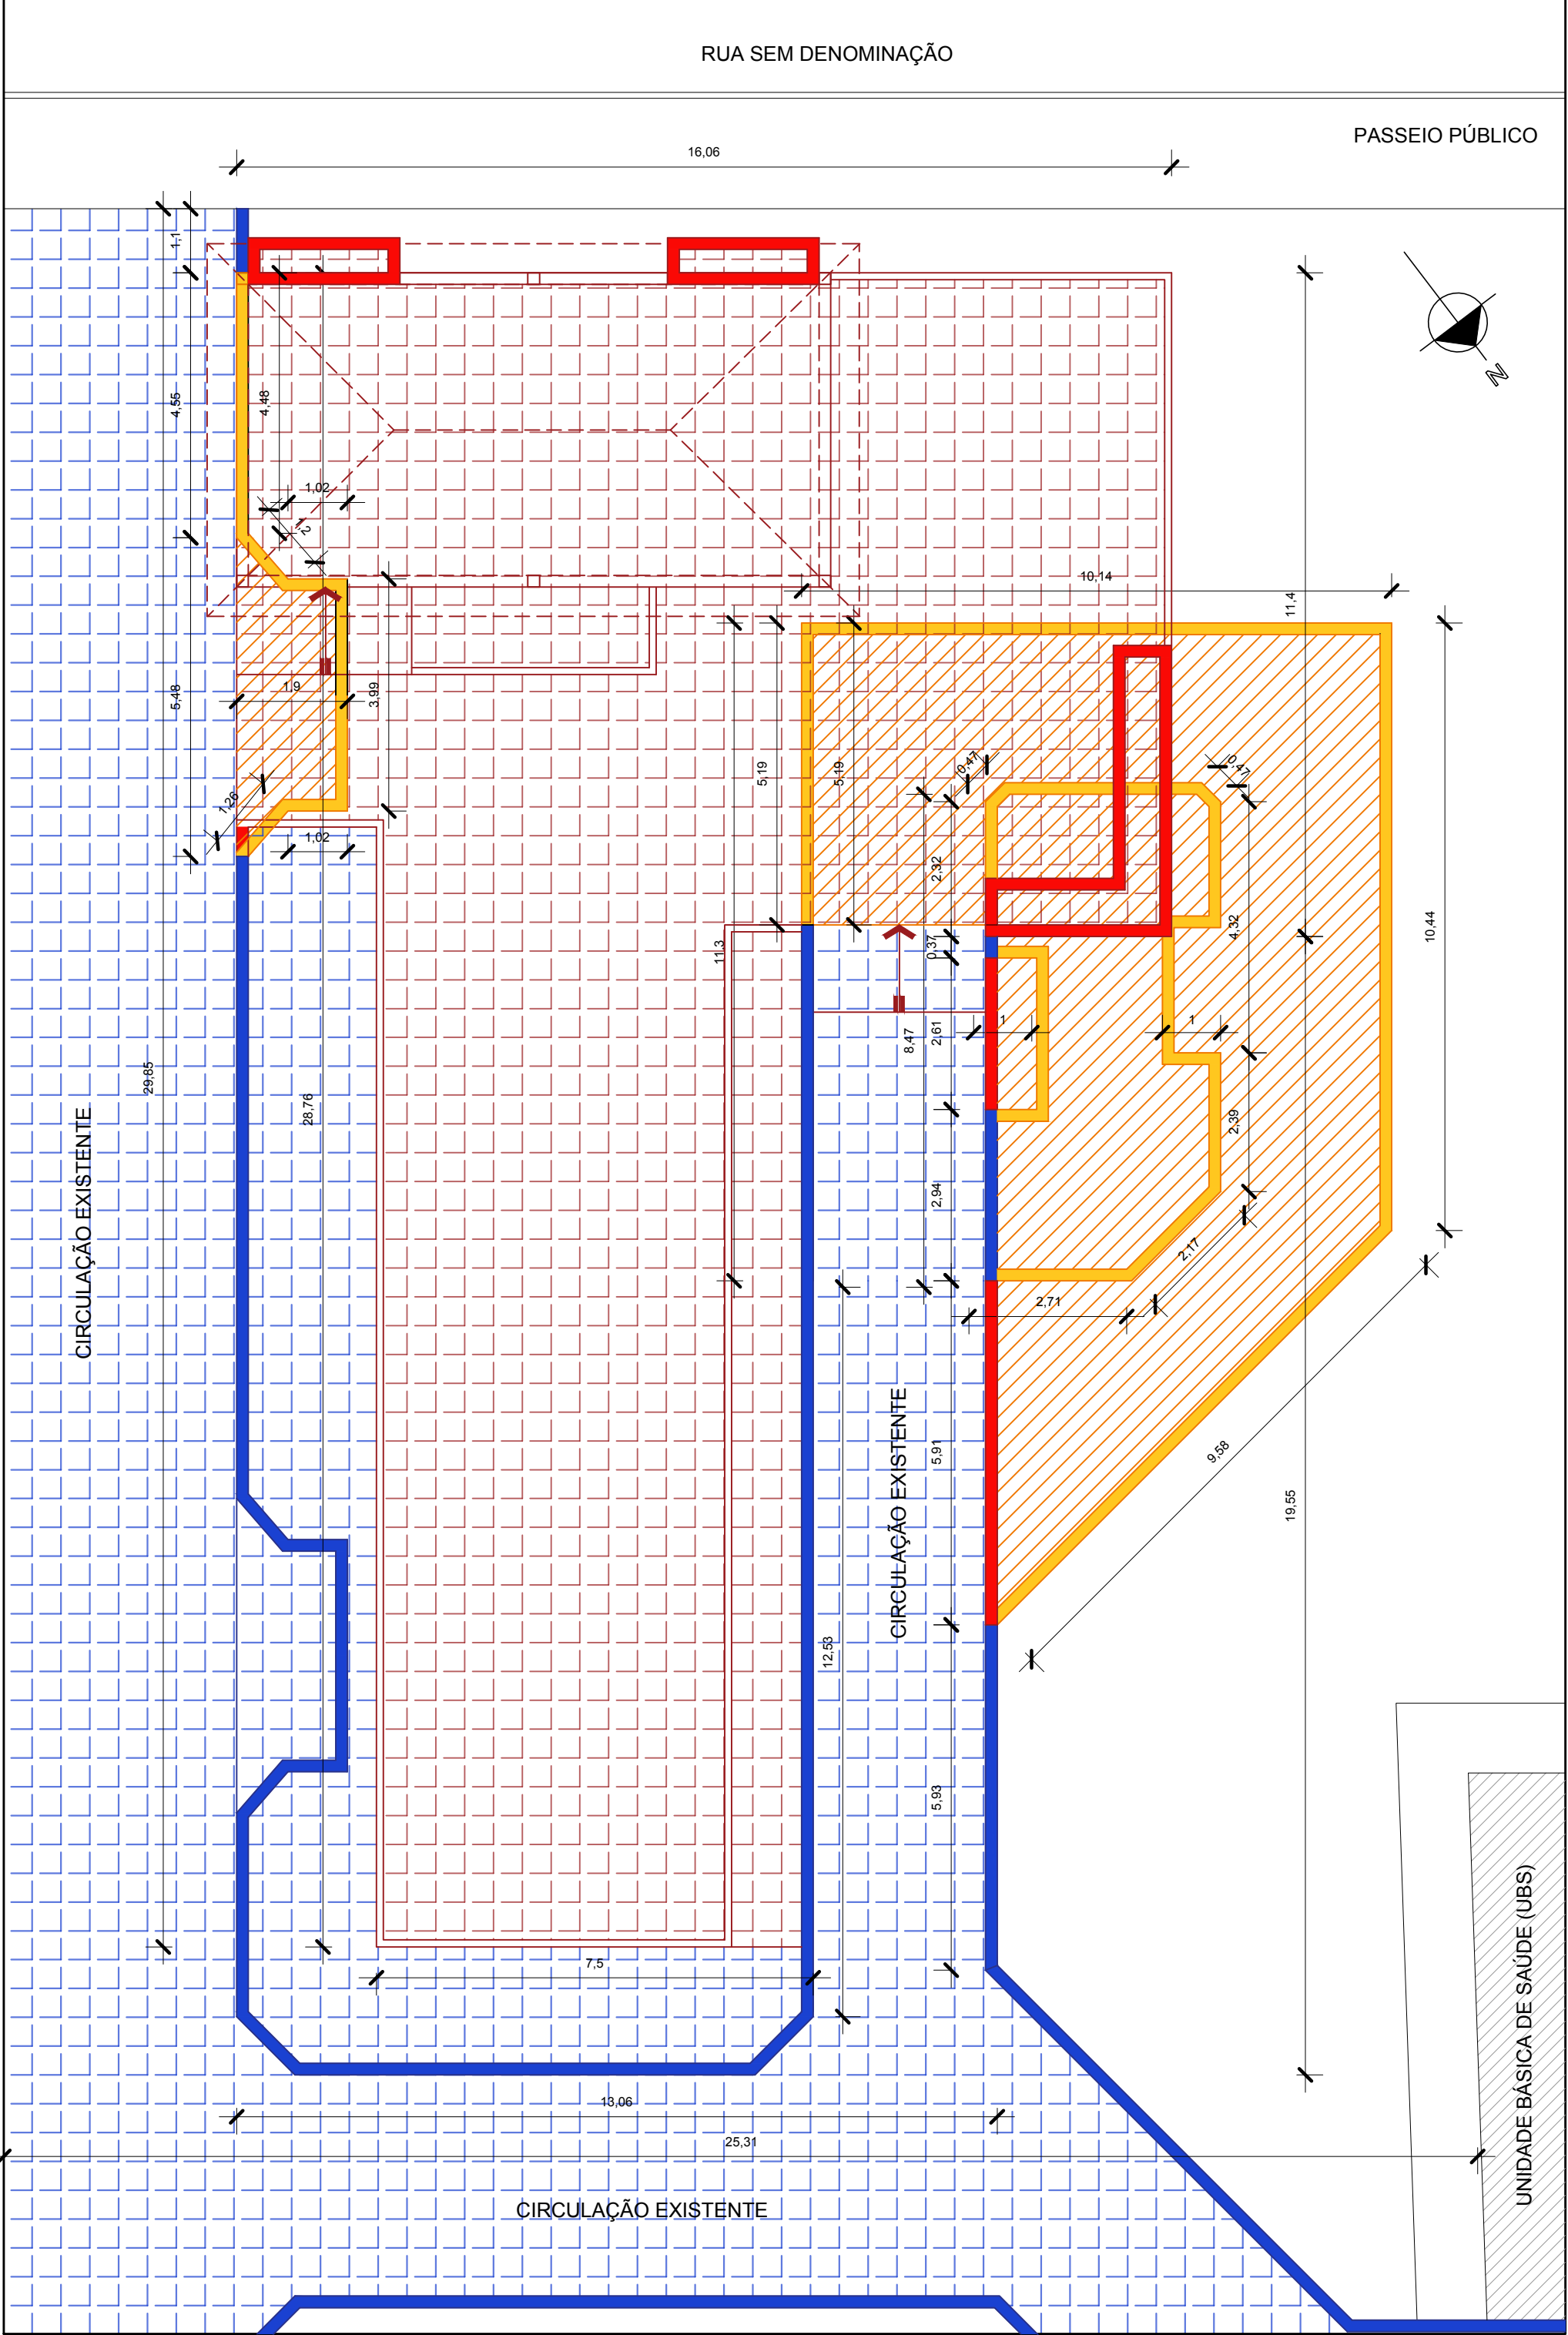

Planta Baixa - Área a Demolir/ Manter/ Construir

Escala 1/100

Legenda

- QUADRO DE DISTRIBUIÇÃO (CD)
- QUADRO DE MEDIÇÃO (QM)
- RELÉ FOTOCELULA
- ELETRODUTO NO TETO OU NA PAREDE
- ELETRODUTO NO PISO
- FIOS NEUTRO, FASE E RETORNO
- INTERRUPTOR SIMPLES
- TOMADA 2 PONTOS A 0,30 M DO PISO
- LUMINÁRIA ARANDELA TIPO TARTARUGA COM LÂMPADA LED DE 6 W
- POSTE DECORATIVO DE 4,00 M DE ALTURA COM LÂMPADA LED DE 50 W
- LUMINÁRIA EM POLIETILENO COM LÂMPADA LED DE 30 W

QUADRO DE CARGAS DO CD - 01								
CIRCUITO	LÂMPADAS	LÂMPADAS	LÂMPADAS	TOMADAS	CARGA	FIO	DISJUNTOR	FASES
	30 W	50 W	6 W	100 W	(WATT)	(MM²)	(AMPÈRES)	
1	2	-	-	2	260	2,5	15	1
2	-	7	3	-	368	2,5	15	1
3	CIRCUITO RESERVA							
CARGA INSTALADA NO CD-1					628	10	-	1

Legenda

- ÁREA DE PISO A DEMOLIR (A= 124,70 m²)
- MURETAS A DEMOLIR (M LINEAR = 76,59 m)
- ÁREA TOTAL A CONSTRUIR (A= 309,07 m²)
- MURETAS / FLOREIRAS A CONSTRUIR
- ÁREA A MANTER
- MURETAS A MANTER



PREFEITURA MUNICIPAL DE PINHAL GRANDE - RS

OBRA Construção de Academia de Saúde - Modalidade Básica

ENDEREÇO Av. Integração - Bairro Integração - Pinhal Grande /RS

PROJETO ELÉTRICO / ÁREA A DEMOLIR/ MANTER/ CONSTRUIR

PREFEITO MUNICIPAL
LUCAS MICHELON

RESPONSÁVEL TÉCNICO
Engenheira Civil Raieli Rubin - CREA/PR 182.780-D

Arquiteta e Urbanista Ana Paula Dalmolin - CAU A 40.892-1

Arquiteta e Urbanista Renata Michelon Cocco - CAU A 142.156-5

DATA	ESCALA	ÁREA	PRANCHA	DESENHO
ABR/2021	Indicada	Indicada	02/04	Ana e Renata