

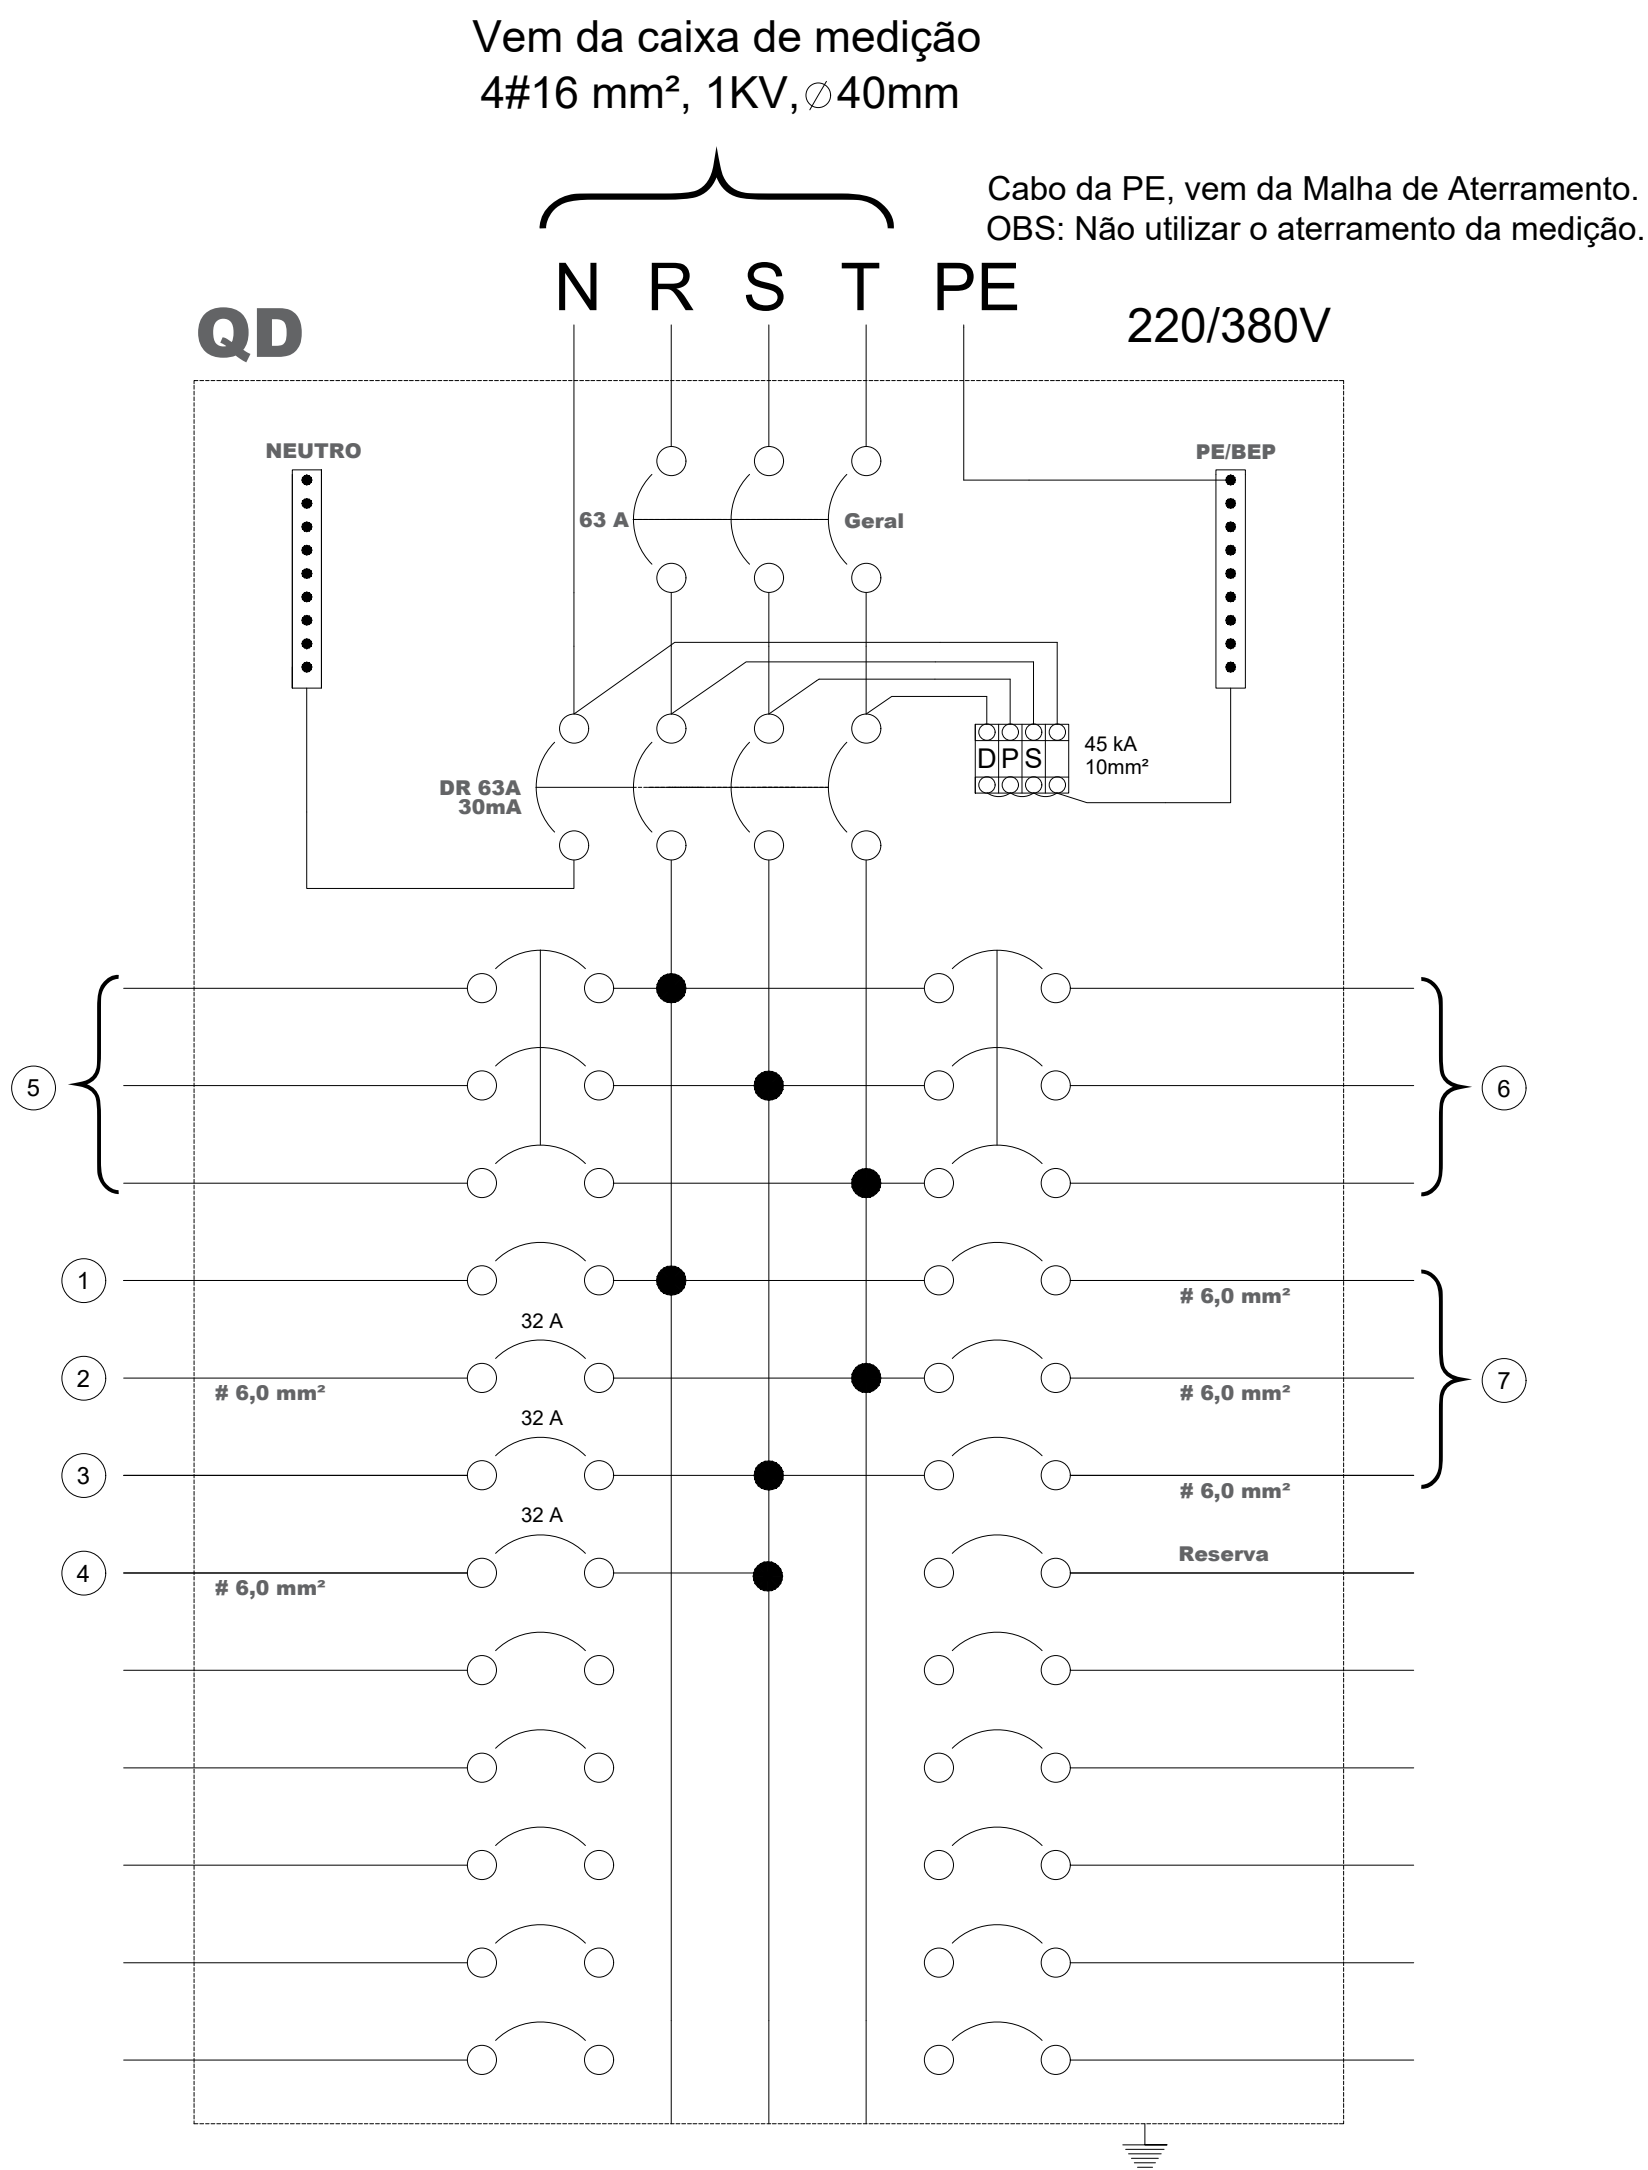
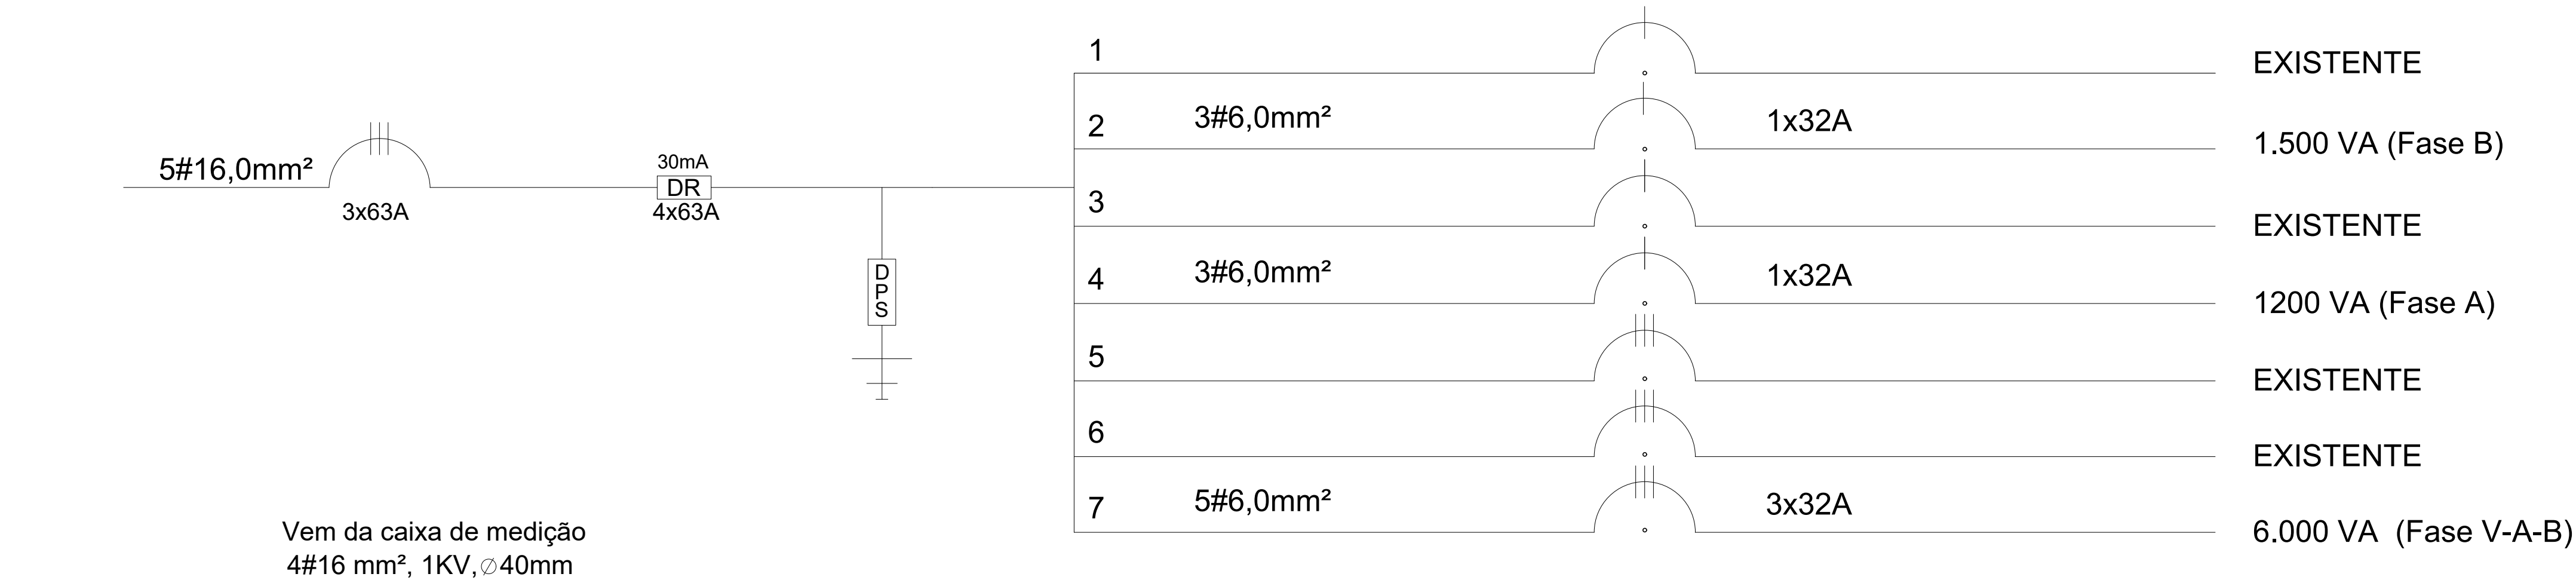


QUADRO GERAL DE BAIXA TENSÃO (QGBT)																	FINALIDADE
Circuitos	ILUMINAÇÃO			TOMADAS		CARGAS ESPECIAIS	CARGAS ESPECIAIS	CARGAS ESPECIAIS	CARGAS ESPECIAIS	CARGAS (VA)	CONDUTOR (mm²)	PROTEÇÃO		FASE			
	32 VA	50 VA	150 VA	100VA	600VA	CHIMA. 6,0 kVA	PALCO 10,0 kVA	CASA DO PRODUTOR 6,0 kVA	QUADRA ESPORTES 6,0 kVA			Disj. (A)	DR (30ma) (A)	V	A	B	
1												1x32		0			EXISTENTE
2			10							1500	6,00	1x32				1500	ILUMINAÇÃO METÁLICA (PARTE 2)
3															0		EXISTENTE
4		6	6							1200	6,00	1x32			1200		ILUMINAÇÃO METÁLICA E REFLETOR LED VERD (PARTE 2)
5												3X40		3335	3335	3335	EXISTENTE
6												3X40		4000	4000	4000	EXISTENTE
7									1	6000	6,00	3X32		2000	2000	2000	ESPERA QUADRA ESPORTE
Total	0	6	16	0	0	0	0	0	1	8700	4#16,0 + 1#16,0	3x63	4x63	9335	10535	10835	

DIAGRAMA UNIFILAR

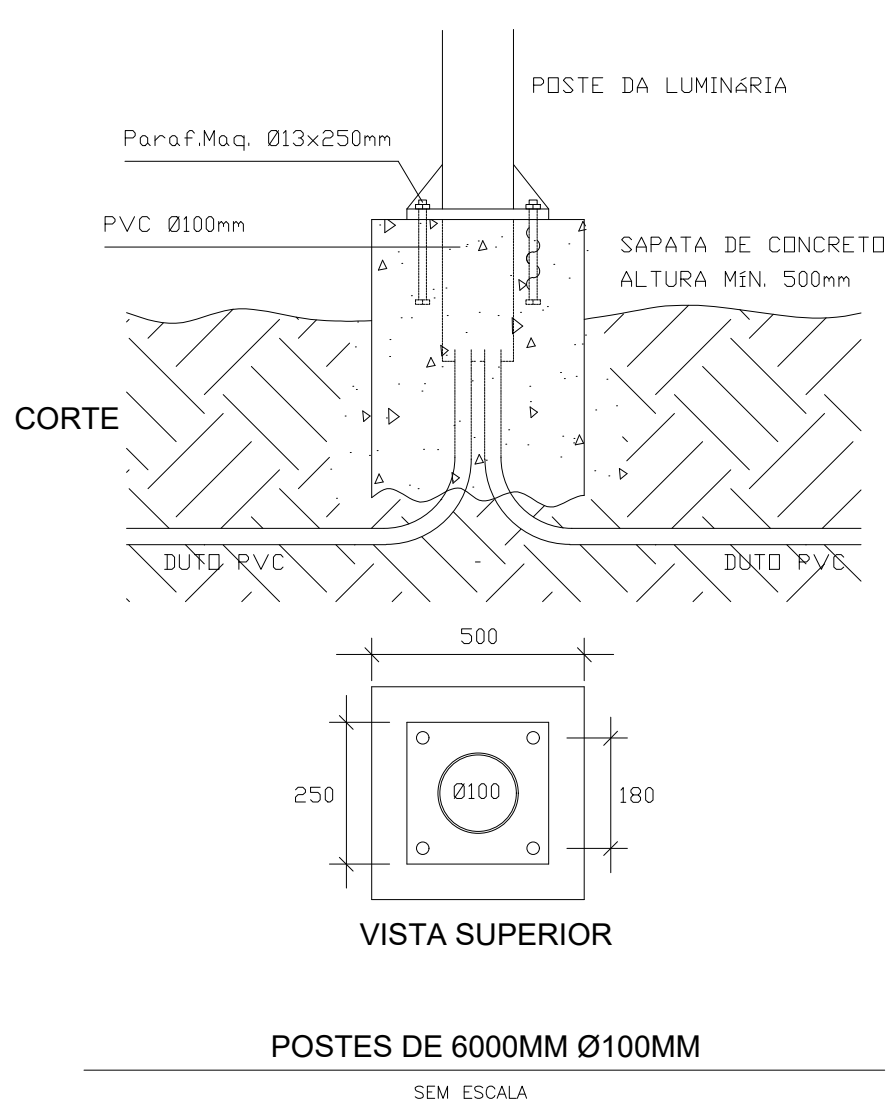

DETALHE DA FIXAÇÃO DOS POSTES

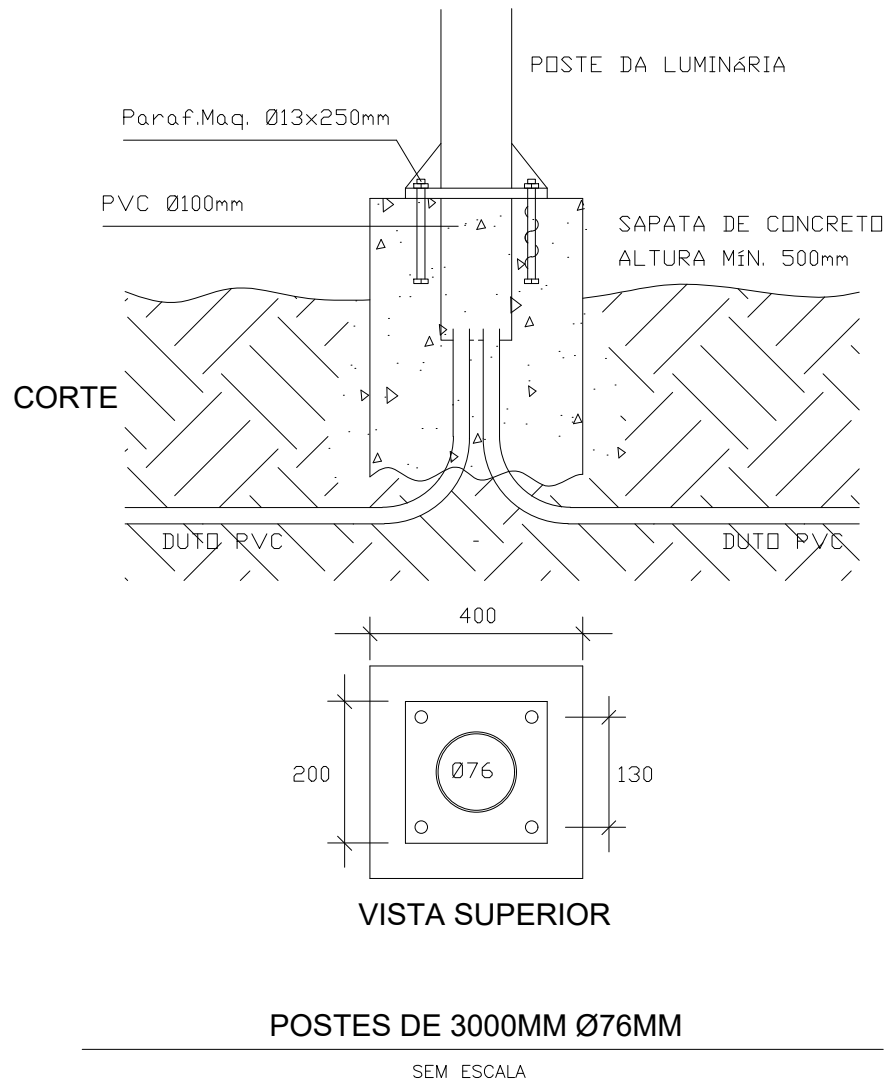

ESTADO DO RIO GRANDE DO SUL
PREFEITURA MUNICIPAL DE PINHAL GRANDE
APROVADO
NOS TERMOS DA LEGISLAÇÃO EM VIGOR.
Pinhal Grande, em 30 de 03 de 2020
PREFEITO MUNICIPAL



REFORMA E REVITALIZAÇÃO DA PRAÇA CAMPOS SALLES
ENDEREÇO : AVENIDA XV DE NOVEMBRO, LIMEIRA - PINHAL GRANDE - RS

PROJETO ELÉTRICO

CLIENTE

PREFEITURA MUNICIPAL DE PINHAL GRANDE
CNPJ 94.444.346/0001-22

PROJETO

ENG. ELET. NELSON KNAK NETO
CREA RS 171.937

DATA: MARÇO/2020

ESCALA:1/100

DES.: ENG. MATHEUS VEIGA

PRANCHA 16